


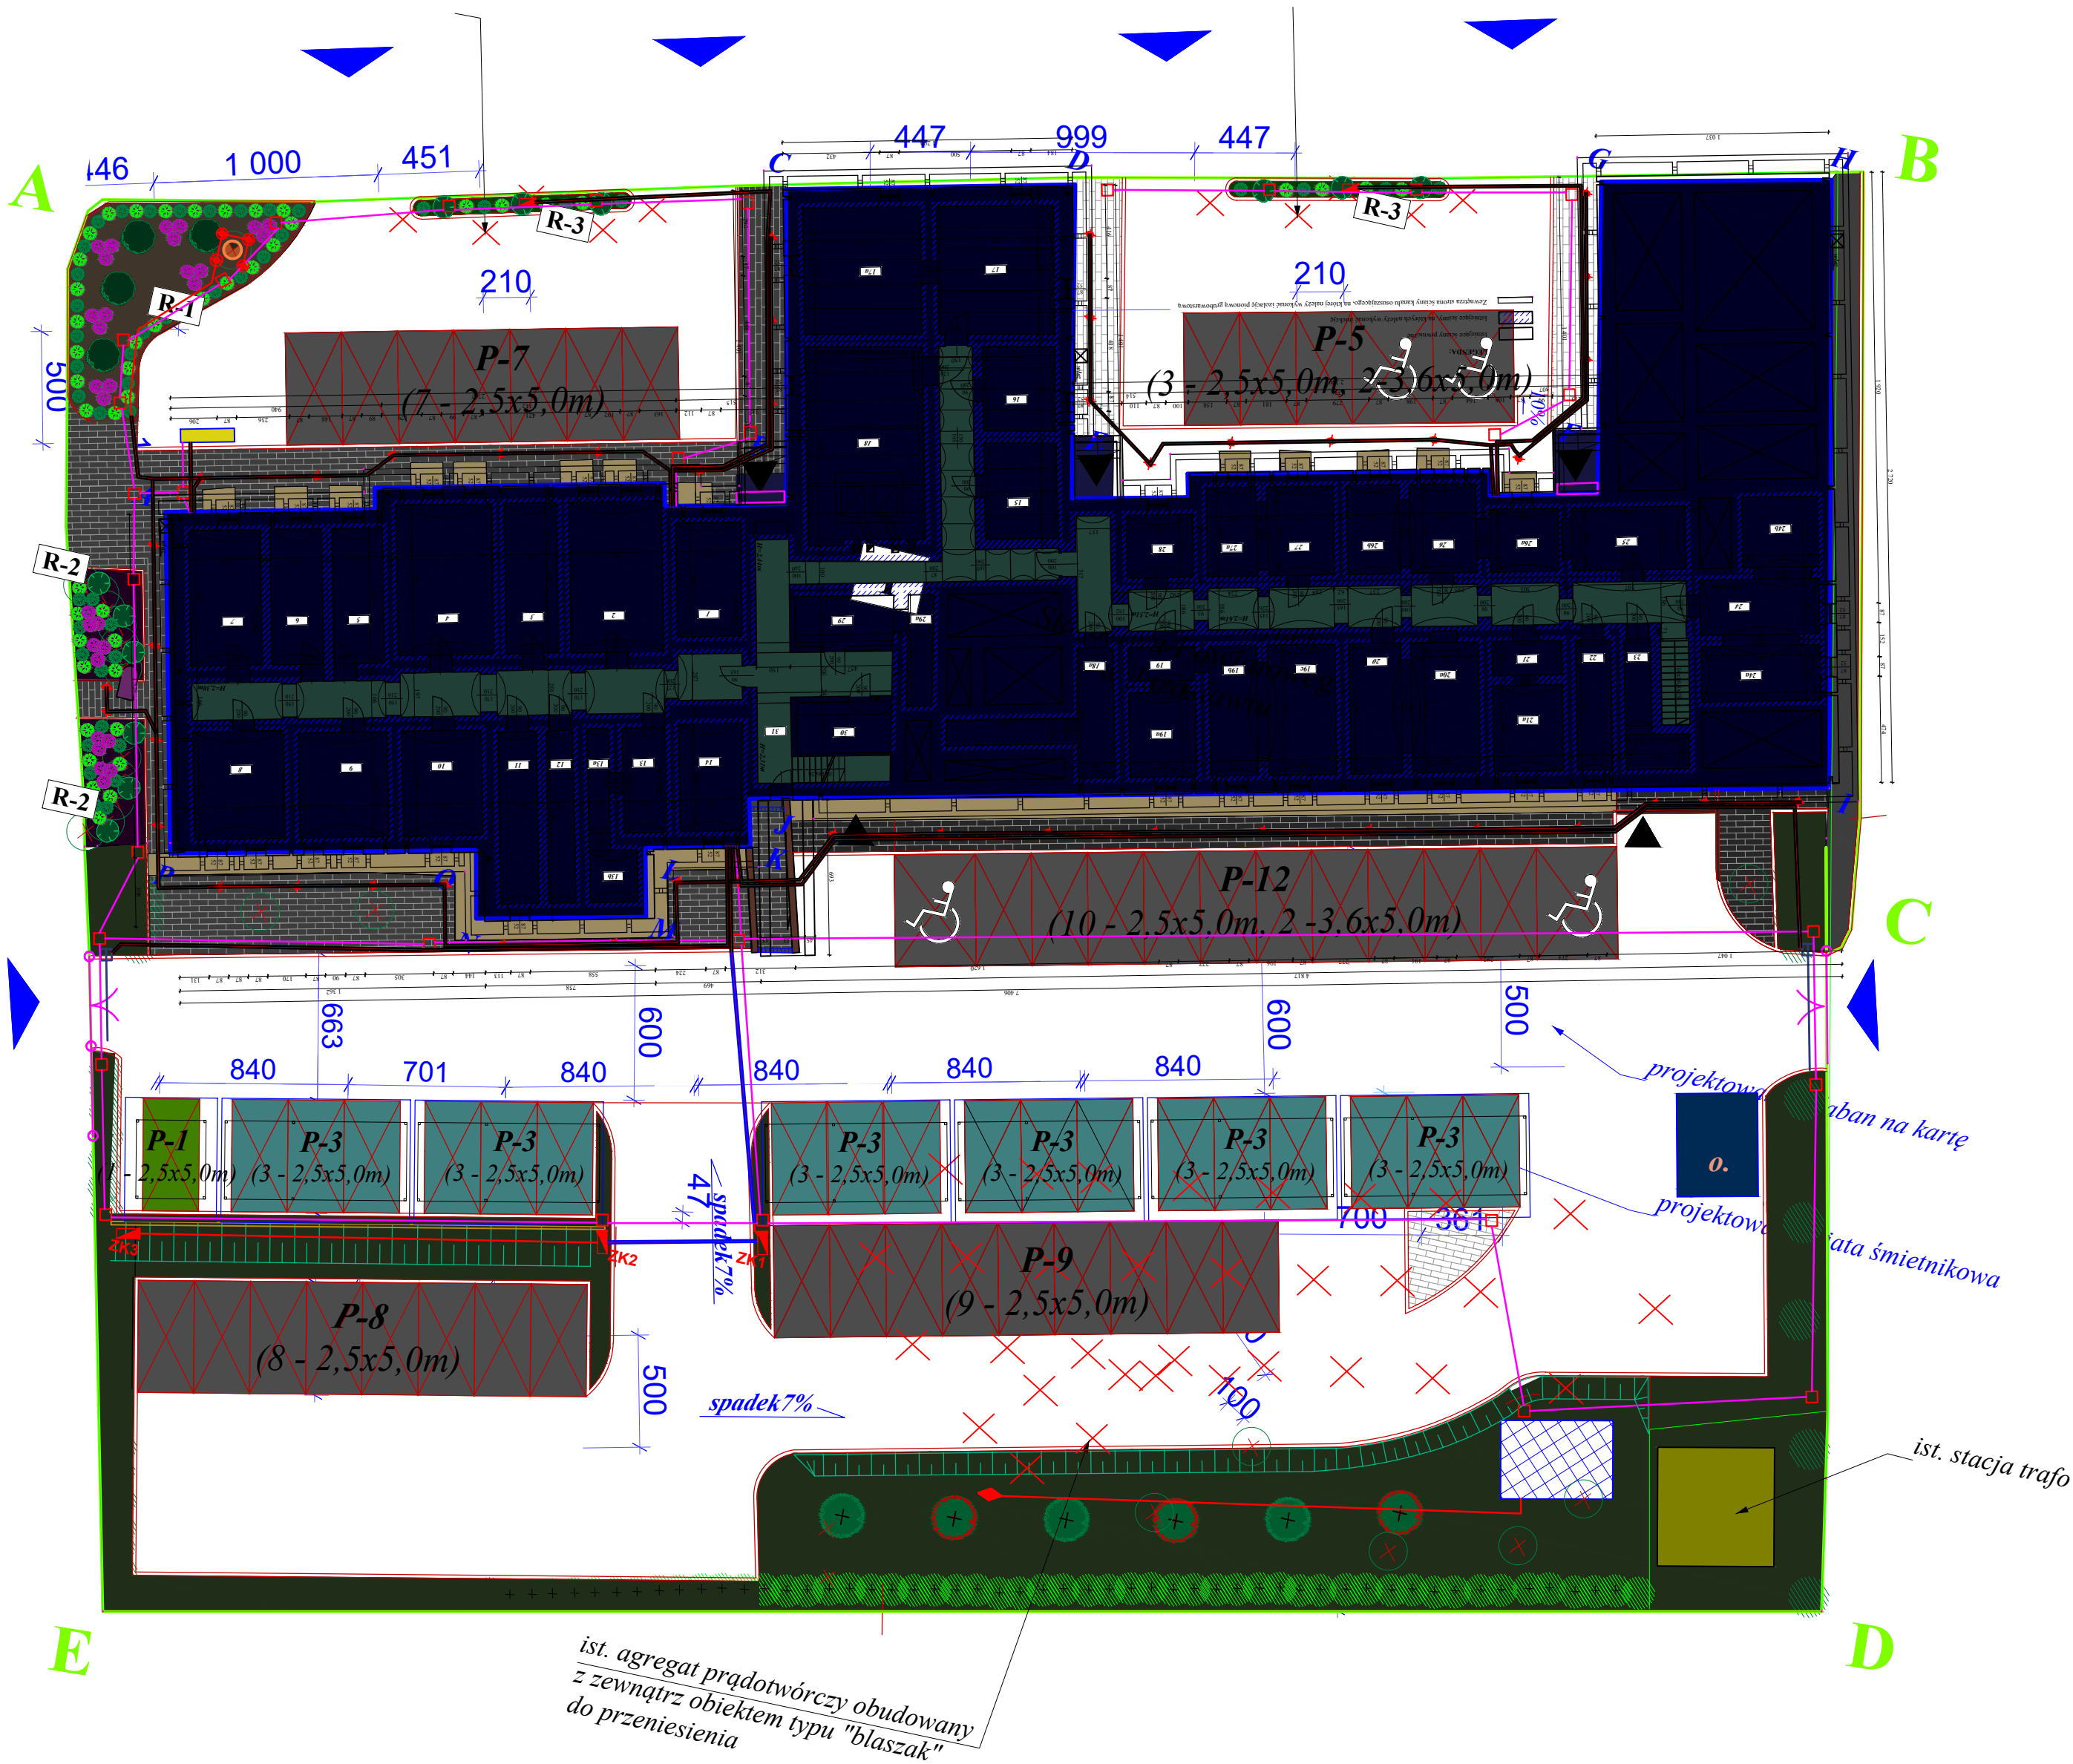

ist. agregat prądowłóczy obudowany z zewnątrz obiektem typu "blaszak"

- projekt.oprawa doziemna np.URAN20 - IP67-10W-830-WB firmy GLAMOX
- projekt.oprawa doziemna np.URAN20 - IP67-10W-840-NB firmy GLAMOX
- projektowana linia kablowa nN
- projektowania mufa kablowa
- projektowana studzienka teletechniczna SK1
- projektowana kanalizacja kablowa rura 2xRDHPE 110
- projektowana rura osłonowa DVR 75mm
- projektowana rura osłonowa SRS 110



PRO-ART
PRACOWNIA PROJEKTOWO-INWESTYCYJNA
ul. Sikorskiego 6/4; 37-500 Jarosław; e-mail: pracownia.proart@gmail.com
tel.: +48 791 991 807

NAZWA INWESTYCJI: Przebudowa i rozbudowa parkingów wraz z zagospodarowaniem terenu wokół budynku Starostwa Powiatowego w Jarosławiu, budowa masztu flagowego, agregatu prądowłóczego, wiaty śmietnikowej i carportów, rozbórka budynków garażowych, remont budynku Starostwa			
INWESTOR: Powiat Jarosławski ul. Jana Pawła II 17 37-500 Jarosław	NAZWA RYSUNKU: PZT		
	PROJEKTOWAŁ: mgr inż. Łukasz Chłubisz PDK/0006/PWOE/13	POCISŁ: 	DATA: marzec 2026
ADRES INWESTYCJI: dz. ewid. nr 1052/3, 1052/4, 1052/5, 1052/6, 1052/7, 1052/8, 1052/9, 1052/10, 1053/3, 1053/4, 1053/5 oraz część dz. nr 1060/12 obręb 0005 m. Jarosław	SPRAWDZIŁ: mgr inż. Łukasz Chohura PDK/0250/PWOE/22	POCISŁ: 	SKALA: 1:250 Nr Rys.: E00
Wszelkie prawa zastrzeżone, łącznie z prawem reprodukcji lub udostępniania osobom trzecim tego rysunku lub części dokumentacji, bez wyraźnego upoważnienia Pracowni Projektowej "PRO-ART" (Dz.U.24/1994, poz.83, art. 115-118)			