


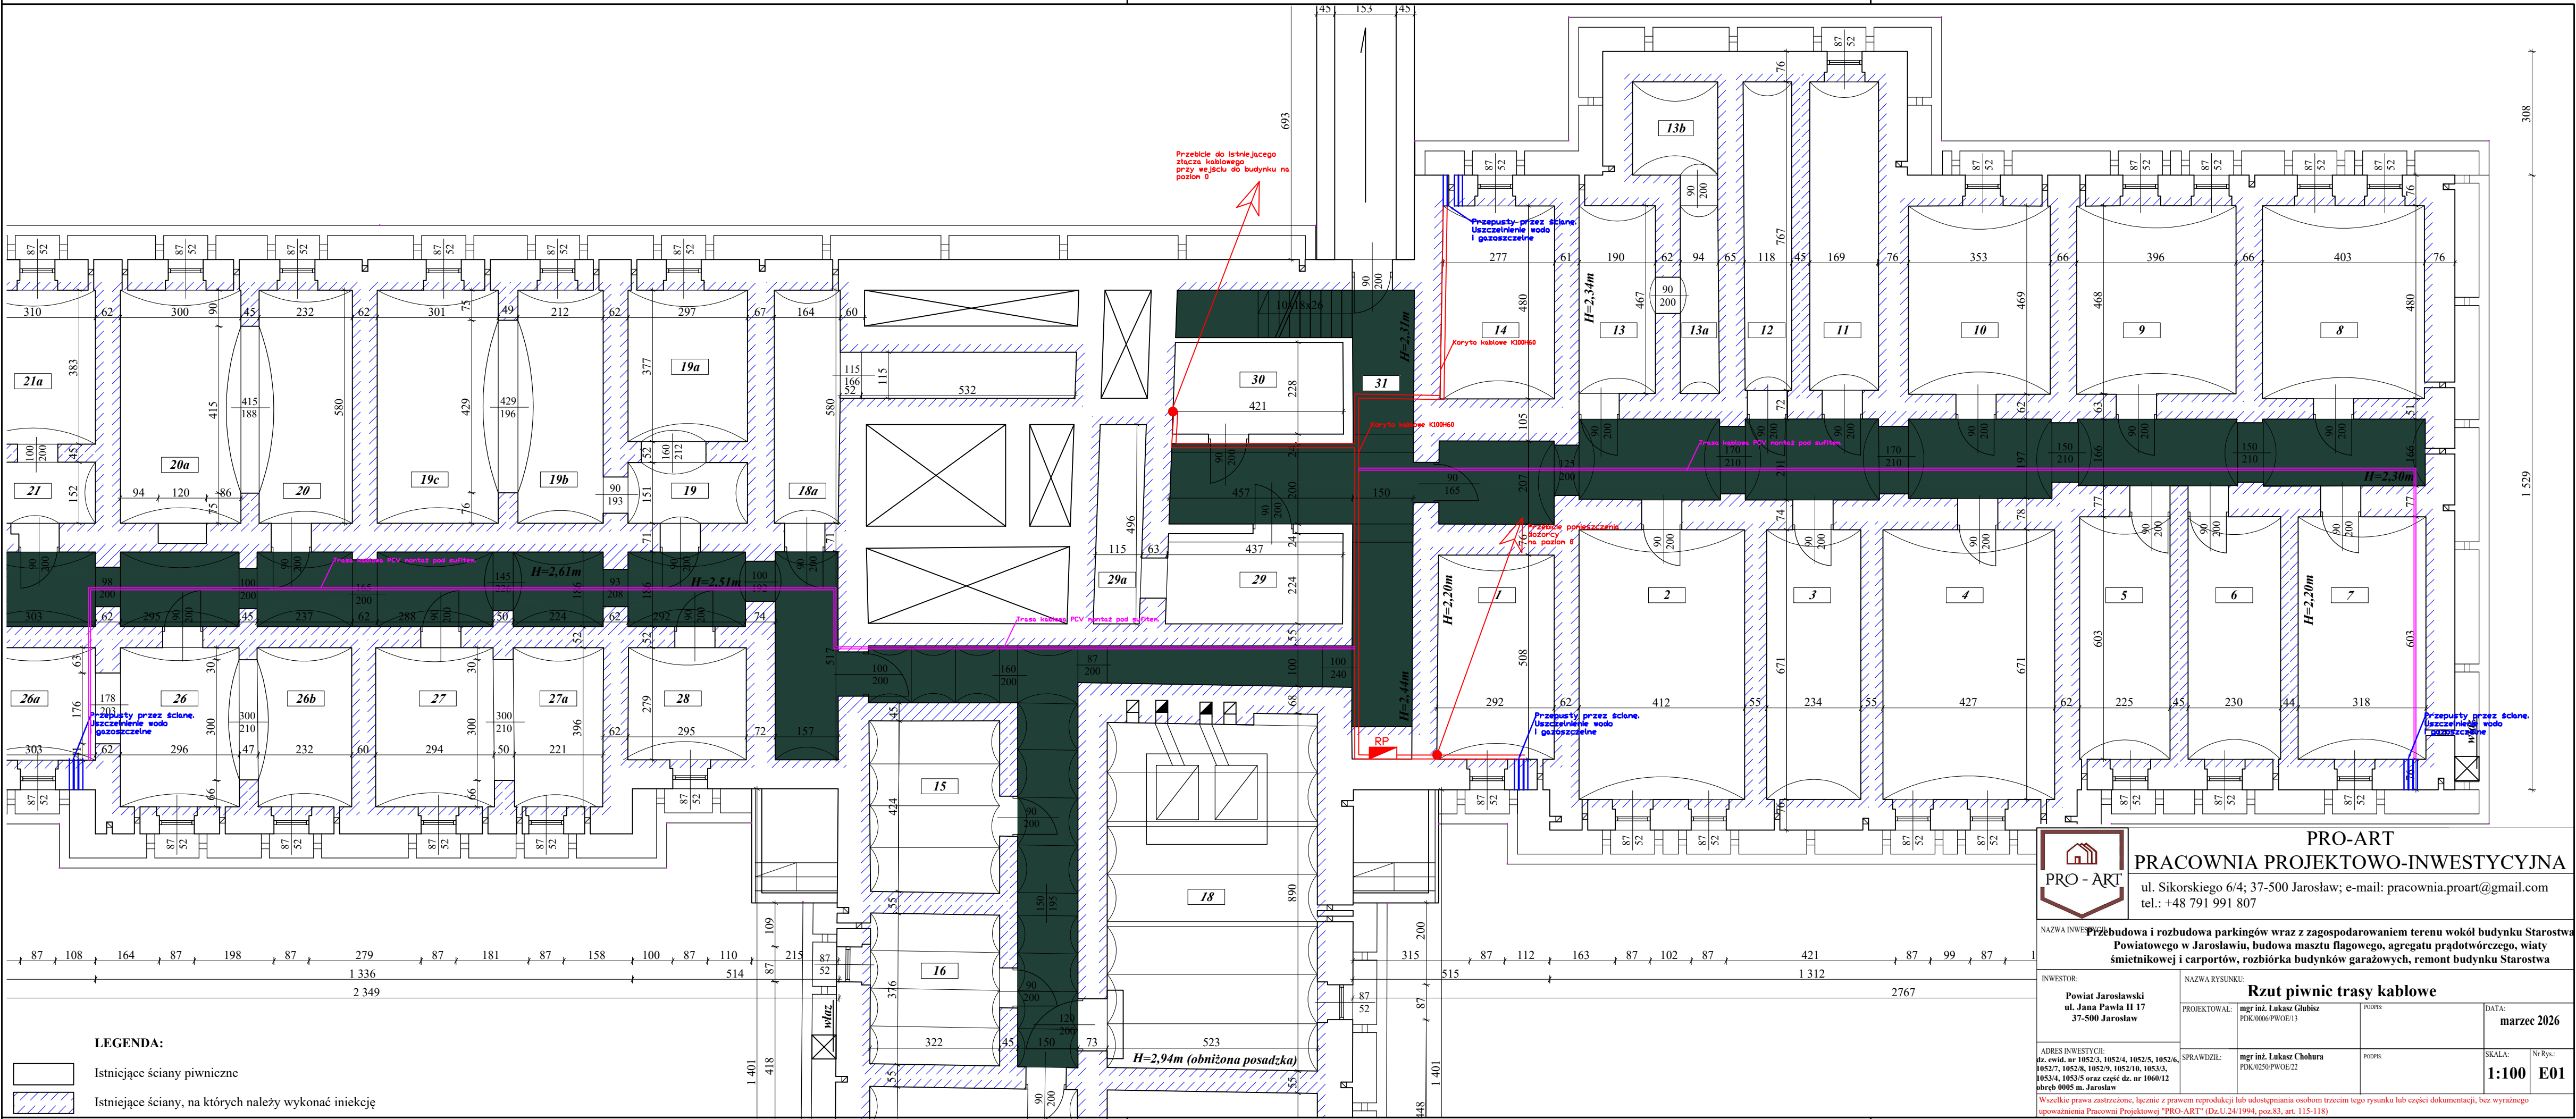



PRO-ART
PRACOWNIA PROJEKTOWO-INWESTYCYJNA

ul. Sikorskiego 6/4; 37-500 Jarosław; e-mail: pracownia.proart@gmail.com
tel.: +48 791 991 807

NAZWA INWESTYCJI:
Przebudowa i rozbudowa parkingów wraz z zagospodarowaniem terenu wokół budynku Starostwa Powiatowego w Jarosławiu, budowa masztu flagowego, agregatu prądowłórczego, wiaty śmietnikowej i carportów, rozbórka budynków garażowych, remont budynku Starostwa

INWESTOR:
**Powiat Jarosławski
ul. Jana Pawła II 17
37-500 Jarosław**

ADRES INWESTYCJI:
dz. ewid. nr 1052/3, 1052/4, 1052/5, 1052/6, 1052/7, 1052/8, 1052/9, 1052/10, 1053/3, 1053/4, 1053/5 oraz część dz. nr 1060/12 obręb 0005 m. Jarosław

NAZWA RYSUNKU:
Rzut piwnic trasy kablowe

PROJEKTOWAŁ:
**mgr inż. Łukasz Głubisz
PDK.0006/PWOE/13**

SPRAWDZIŁ:
**mgr inż. Łukasz Chohura
PDK.0250/PWOE/22**

DATA:
marzec 2026

SKALA:
1:100

Nr Rys.:
E01

Wszelkie prawa zastrzeżone. Łącznie z prawem reprodukcji lub udostępniania osobom trzecim tego rysunku lub części dokumentacji, bez wyraźnego upoważnienia Pracowni Projektowej "PRO-ART" (Dz.U.24/1994, poz.83, art. 115-118)